



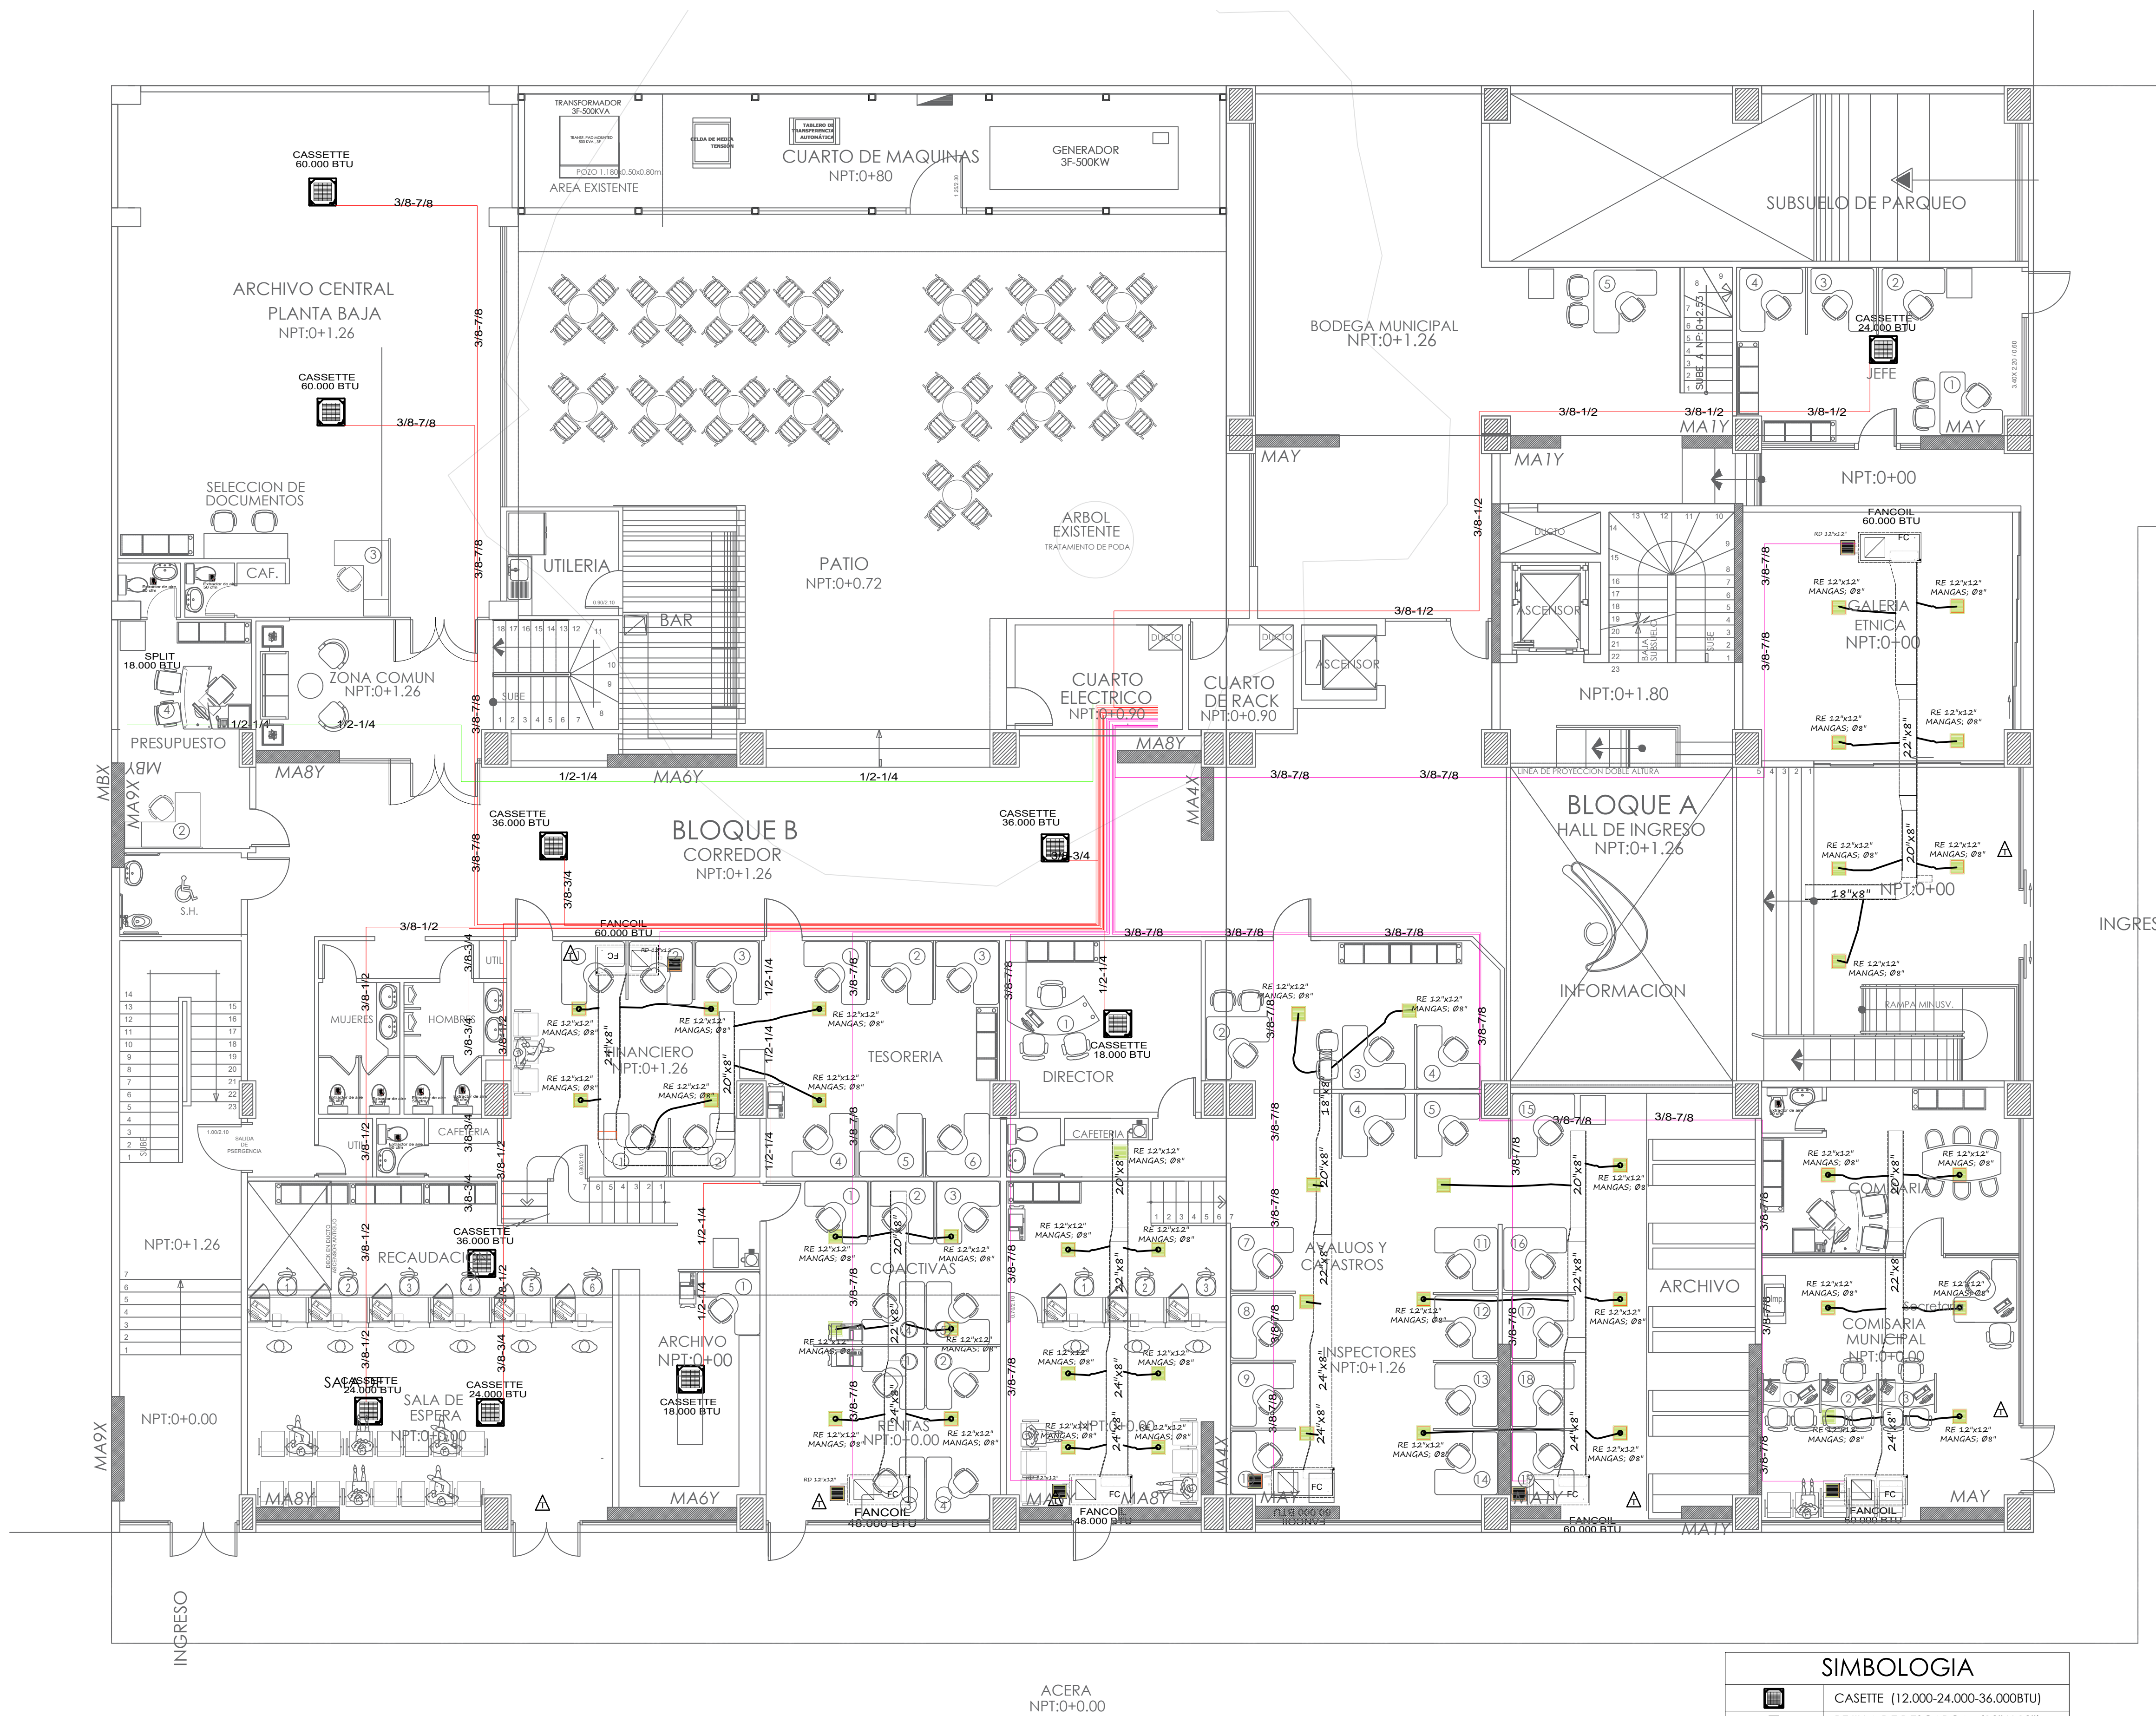

PLANTA BAJA N+1.26
ESCALA 1:100

SIMBOLOGIA	
	CASSETTE (12.000-24.000-36.000BTU)
	REJILLA DE DESCARGA (12" X 12")
	FANCOIL (48.000 - 60.000 BTU)
	DIFUSORES DE MANDO (12" X 12")
	DUCTOS MANGAS (Ø8")
	TERMOSTATO
	SPLIT (12.000 - 18.000 - 24.000BTU)
	CONDENSADORA
	DUCTOS

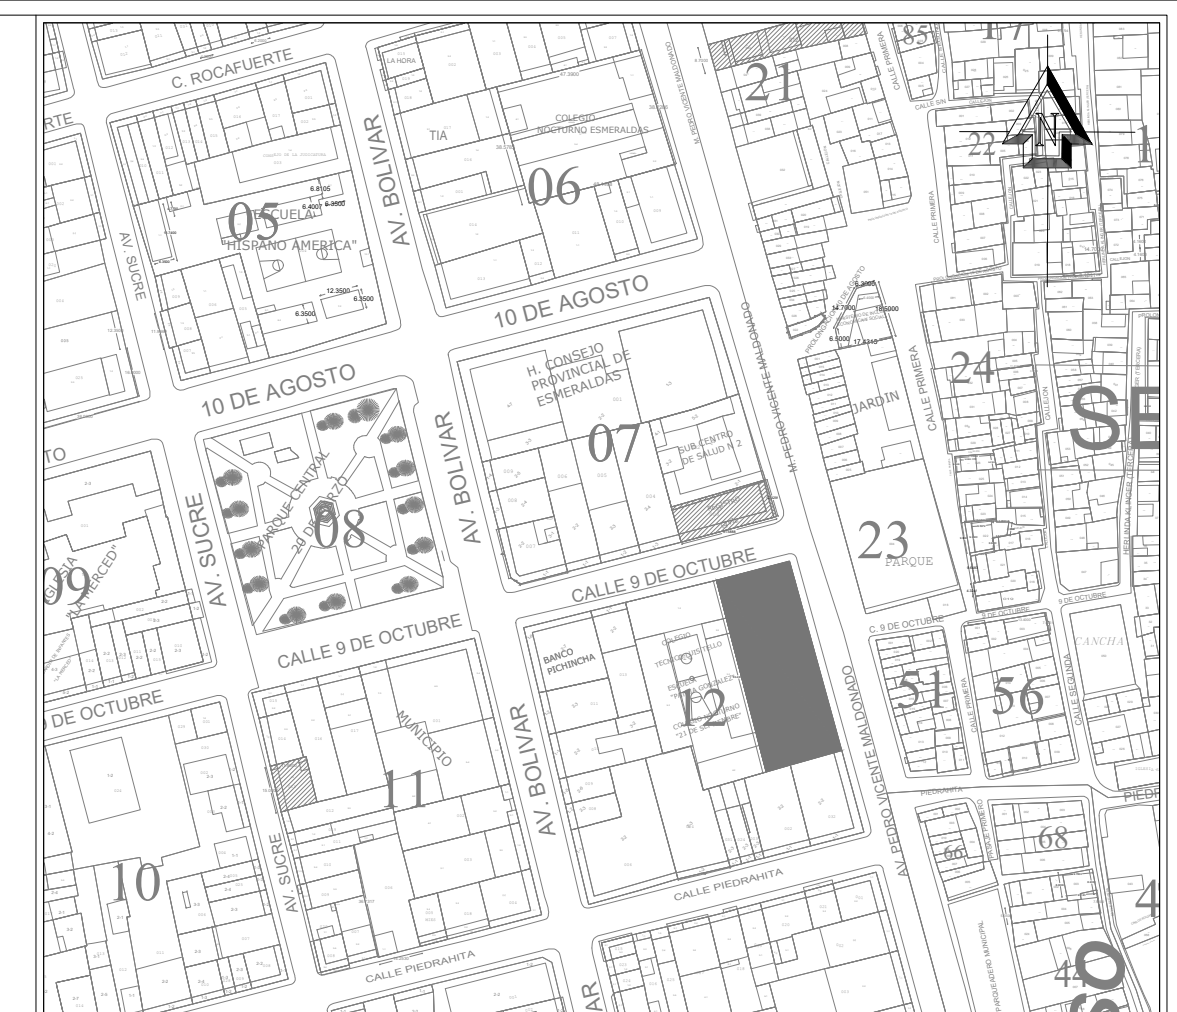

UBICACIÓN



Alcaldía de ESMERALDAS

DIRECCIÓN DE GESTIÓN PLANIFICACIÓN
GOBIERNO AUTÓNOMO DESCENTRALIZADO DEL CANTÓN ESMERALDAS

UNIDAD DE PROYECTOS

ING. LUCÍA SOSA ROBINZÓN
ADMINISTRACIÓN 2019-2023

ELABORADO POR:

TÉCNICO DEL GADMCE
ING. MIGUEL A. RAMÍREZ OBANDO

COORDINADO POR:

Jefa de Unidad de Proyectos
ARQ. NELLY GARVACHE ZAMBRANO

APROBADO POR:

DIRECTOR DE GESTIÓN DE PLANIFICACIÓN
ARQ. WILLIAM PALACIOS SANTANA

PROYECTO:

**"REMEDIACIÓN DEL EDIFICIO PRINCIPAL DEL
GOBIERNO AUTÓNOMO DESCENTRALIZADO MUNICIPAL
DEL CANTÓN ESMERALDAS Y EL PARQUE CENTRAL 20 DE
MARZO"**

CONTENIDO:

PLANTA BAJA N+1.26
SISTEMA DE CLIMATIZACIÓN

OBSERVACIONES:

TIPO DE PLANOS:

SISTEMA DE CLIMATIZACIÓN

ESCALA:

INDICADA

FECHA:

AGO/2020

No. DE LÁMINA:

SCL1

D E 6